 



úroveň projektování: 0363 projektová dokumentace		náčrt / podpis		firma  ELPROJEKT spol. s r.o. Jihlava 47 152 02 Jihlava IČ: 023484930 tel. 00523030 tel. 00523718 e-mail: elproje@elproje.cz	
		název / autor SO 01 REKONSTRUKCE BUDOVY ÚP SO 02 PŘÍSTAVBA BUDOVY ÚP		FORMÁT A4/300x420 měřítko 1:50 datum 11/2020	
čísl SILNOPROUDÁ ELEKTROTECHNIKA		příj 001		číslo D.1.4.4.01	
číslo / výřez PŮDORYS 5.NP - SO 01				číslo 11/2	

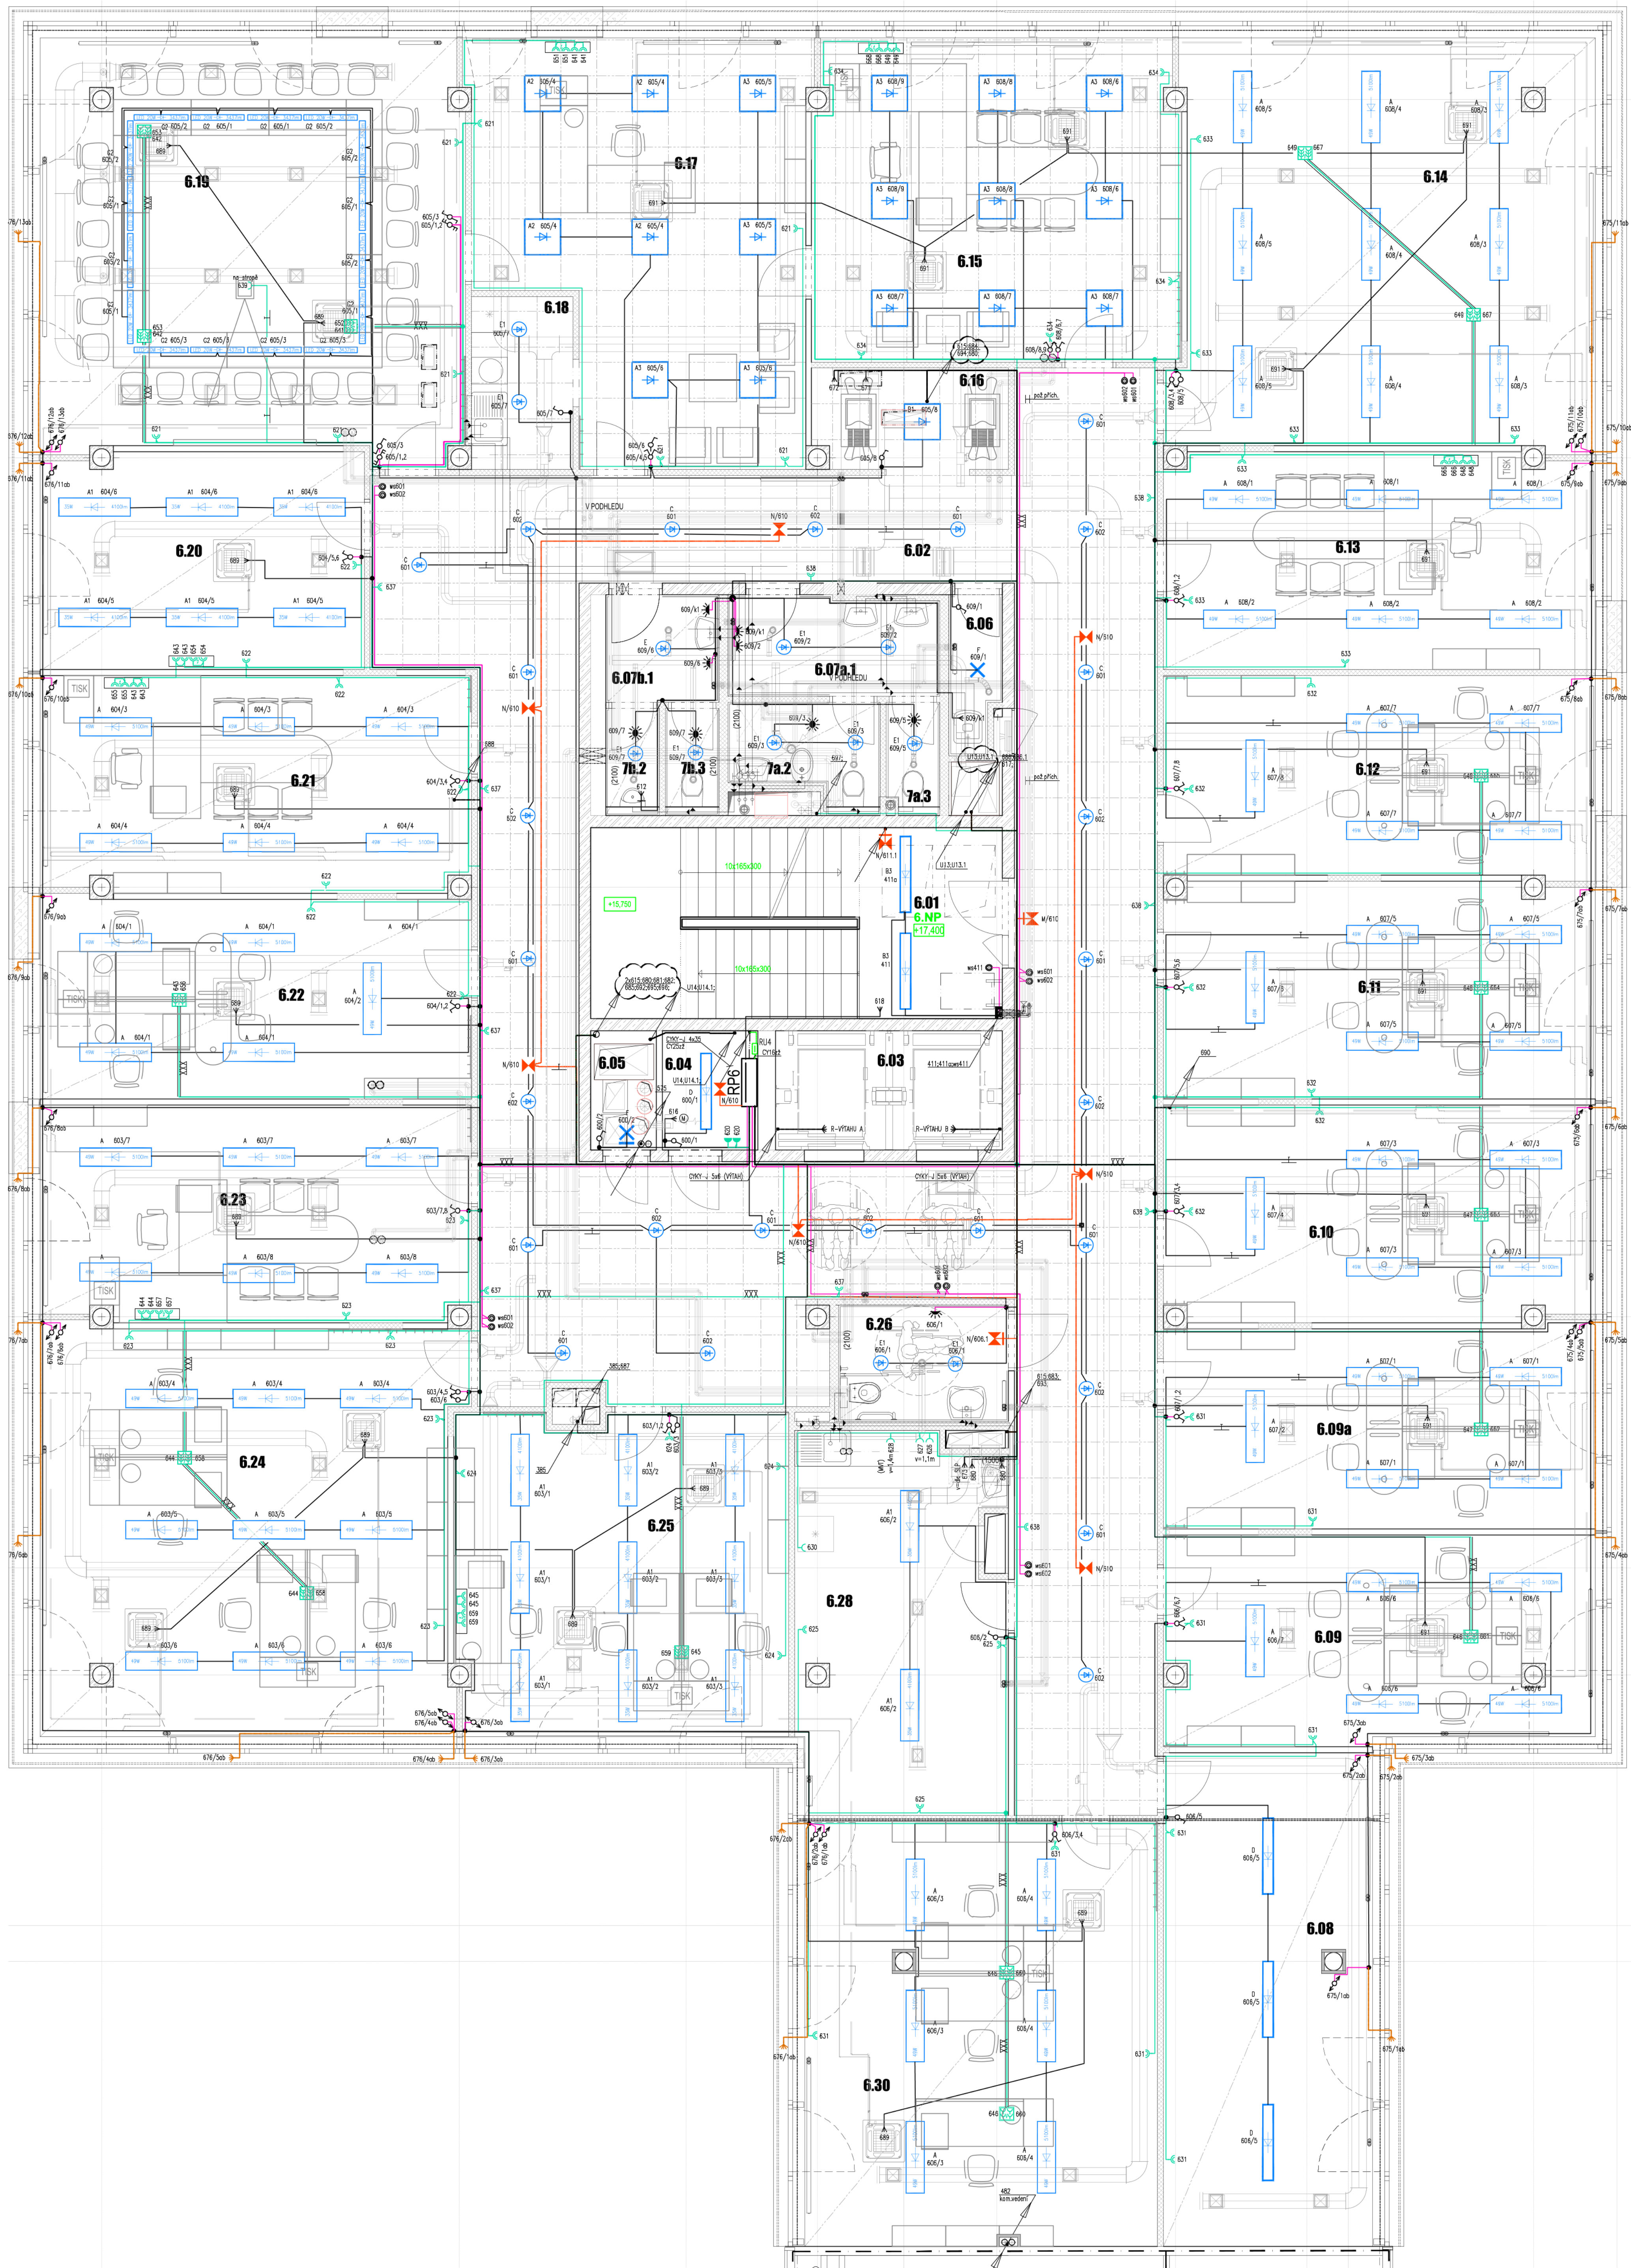

- LEGENDA SVÍTIDEL :
- A – VESTAVNÉ LED SVÍTIDLO 49W, 5100lm, 4000k, IP40
 - A1– VESTAVNÉ LED SVÍTIDLO 35W, 4100lm, 4000k, IP40
 - A2– VESTAVNÉ LED SVÍTIDLO 52W, 4800lm, 3800k, IP40
 - A3– VESTAVNÉ LED SVÍTIDLO 34W, 3400lm, 3800k, IP40
 - B1– PRÍSAZENÉ LED SVÍTIDLO 35W, 4100lm, 4000k, IP40 príslaz.
 - B3– PRÍSAZENÉ LED SVÍTIDLO 26W, 3300lm, 4000k, IP40 príslaz
 - C – VESTAVNÉ LED SVÍTIDLO KULATÉ 24W, 1800lm, 4000k, IP20
 - D – PRŮMYSLOVÉ LED SVÍTIDLO 3200/840, 3200lm, 22W, IP54
 - E – SVÍTIDLO DOWNLIGHT LED 20W, 2100lm, IP43
 - E1– SVÍTIDLO DOWNLIGHT LED 15W, 1500lm, IP43
 - F – PRÍSAZENÉ SVÍTIDLO 2x27, 2x60W, IP65
 - G2– PRÍSAZENÉ SVÍTIDLO LINIOVÉ 90cm, 3x5, 3437lm, 20W, 4000k, IP41
 - N – NOUZOVE SVÍTIDLO 11W, SE, 1hod
 - M – NOUZOVE SVÍTIDLO 8W, SA, 1hod

- LEGENDA :
- Průmyslové LED svítidlo
 - LED svítidlo vestavné
 - LED svítidlo příslazené
 - LED panel příslazený
 - LED svítidlo Downlight
 - nouzové sv.
 - stropní svítidlo

- LEGENDA :
- zábavka
 - zábavka dvojité s prep.odhr.
 - zábavka dvojité
 - vyp.č.1
 - prep.č.6
 - prep.č.5
 - prep.č.5B
 - prep.č.7
 - dot. na signálku
 - vypínač do výška
 - zábavka do výška
 - talutový spínač


SOUSTAVA : 3x400/230V; 50Hz; AC; TN-C
3x400/230V; 50Hz; AC; TN-S

OCHRANA PŘED NEBEZPEČNÝM DOTYKOVÝM NAPĚTÍM DLE ČSN 34 2000–4–41 ed.3.
ZÁKLADNÍ STUPEŇ : AUTOMATICKÝM ODPOJENÍM OD ZDROJE;
DVOJTOU NEBO ZESÍLENOU IZOLACÍ;
DOPLNKOVÁ OCHRANA : OCHRANÝM POSPOJOVÁNÍM
PROVOZOVÝM CHRÁNĚNÍM 30mA

TABULKA ZMĚN VÝKRESU				POZNÁMKA ČÍSLO ZMĚNY UVEDENO ZA LOMKOU V SOUZNĚNÍ VÝKRESU	
ČÍSLO	DATUM	STRUČNÝ POPIS	ROZSAH	PODPIS	
1	05.11.2024	DOPLNĚNÍ ROZVODŮ PRO TALUTÉ	OP.LNT		
2	21.01.2025	DOPLNĚNÍ NAPÁJENÍ KUPLEX VTI NA STŘECHU, OPRAVA INST. MĚ.19	OP.LNT		

název stavby		ÚŘAD PRÁCE ČR			
		OLOMOUČ - STAVEBNÍ ÚPRAVY OBJEKTU			
místo stavby		Olomouc, k.ú.Olomouc-Hodslavy, Tr. Kosmonautů,			
p. č.		1388/1,1388/2,1388/5,1388/6,1388/7,624/25, 959/10, 959/29, 962/1			
druh dokumentace		PROJEKTOVÁ DOKUMENTACE PRO PROVÁDĚNÍ STAVBY			
stavební / objednatel		Česká republika – Úřad práce ČR Dobrovského 1278/25, 170 00 Praha 7 Křižácká pasáda v Olomouci, Vojvoděna 986/A, 779 00 Olomouc			
projektant / zpracovatel		ALFAPROJEKT OLOMOUČ s.r.o. Týlova 4, 772 00 Olomouc IČ: 25849280			
číslo zakázky		8-035/116-02			

zpracovatel projektové části projektové dokumentace	název / podpis	číslo
vyčetl / součet	SO 01 REKONSTRUKCE BUDOVY ÚP SO 02 PŘÍSTAVBA BUDOVY ÚP	FORMA / 12AM
číslo	SILNOPRŮDĚVÁ ELEKTROTECHNIKA	1/2025
zpracovatel / výkres	PŮDORYS 6.NP - SO 01	D.1.4.4
		12/2

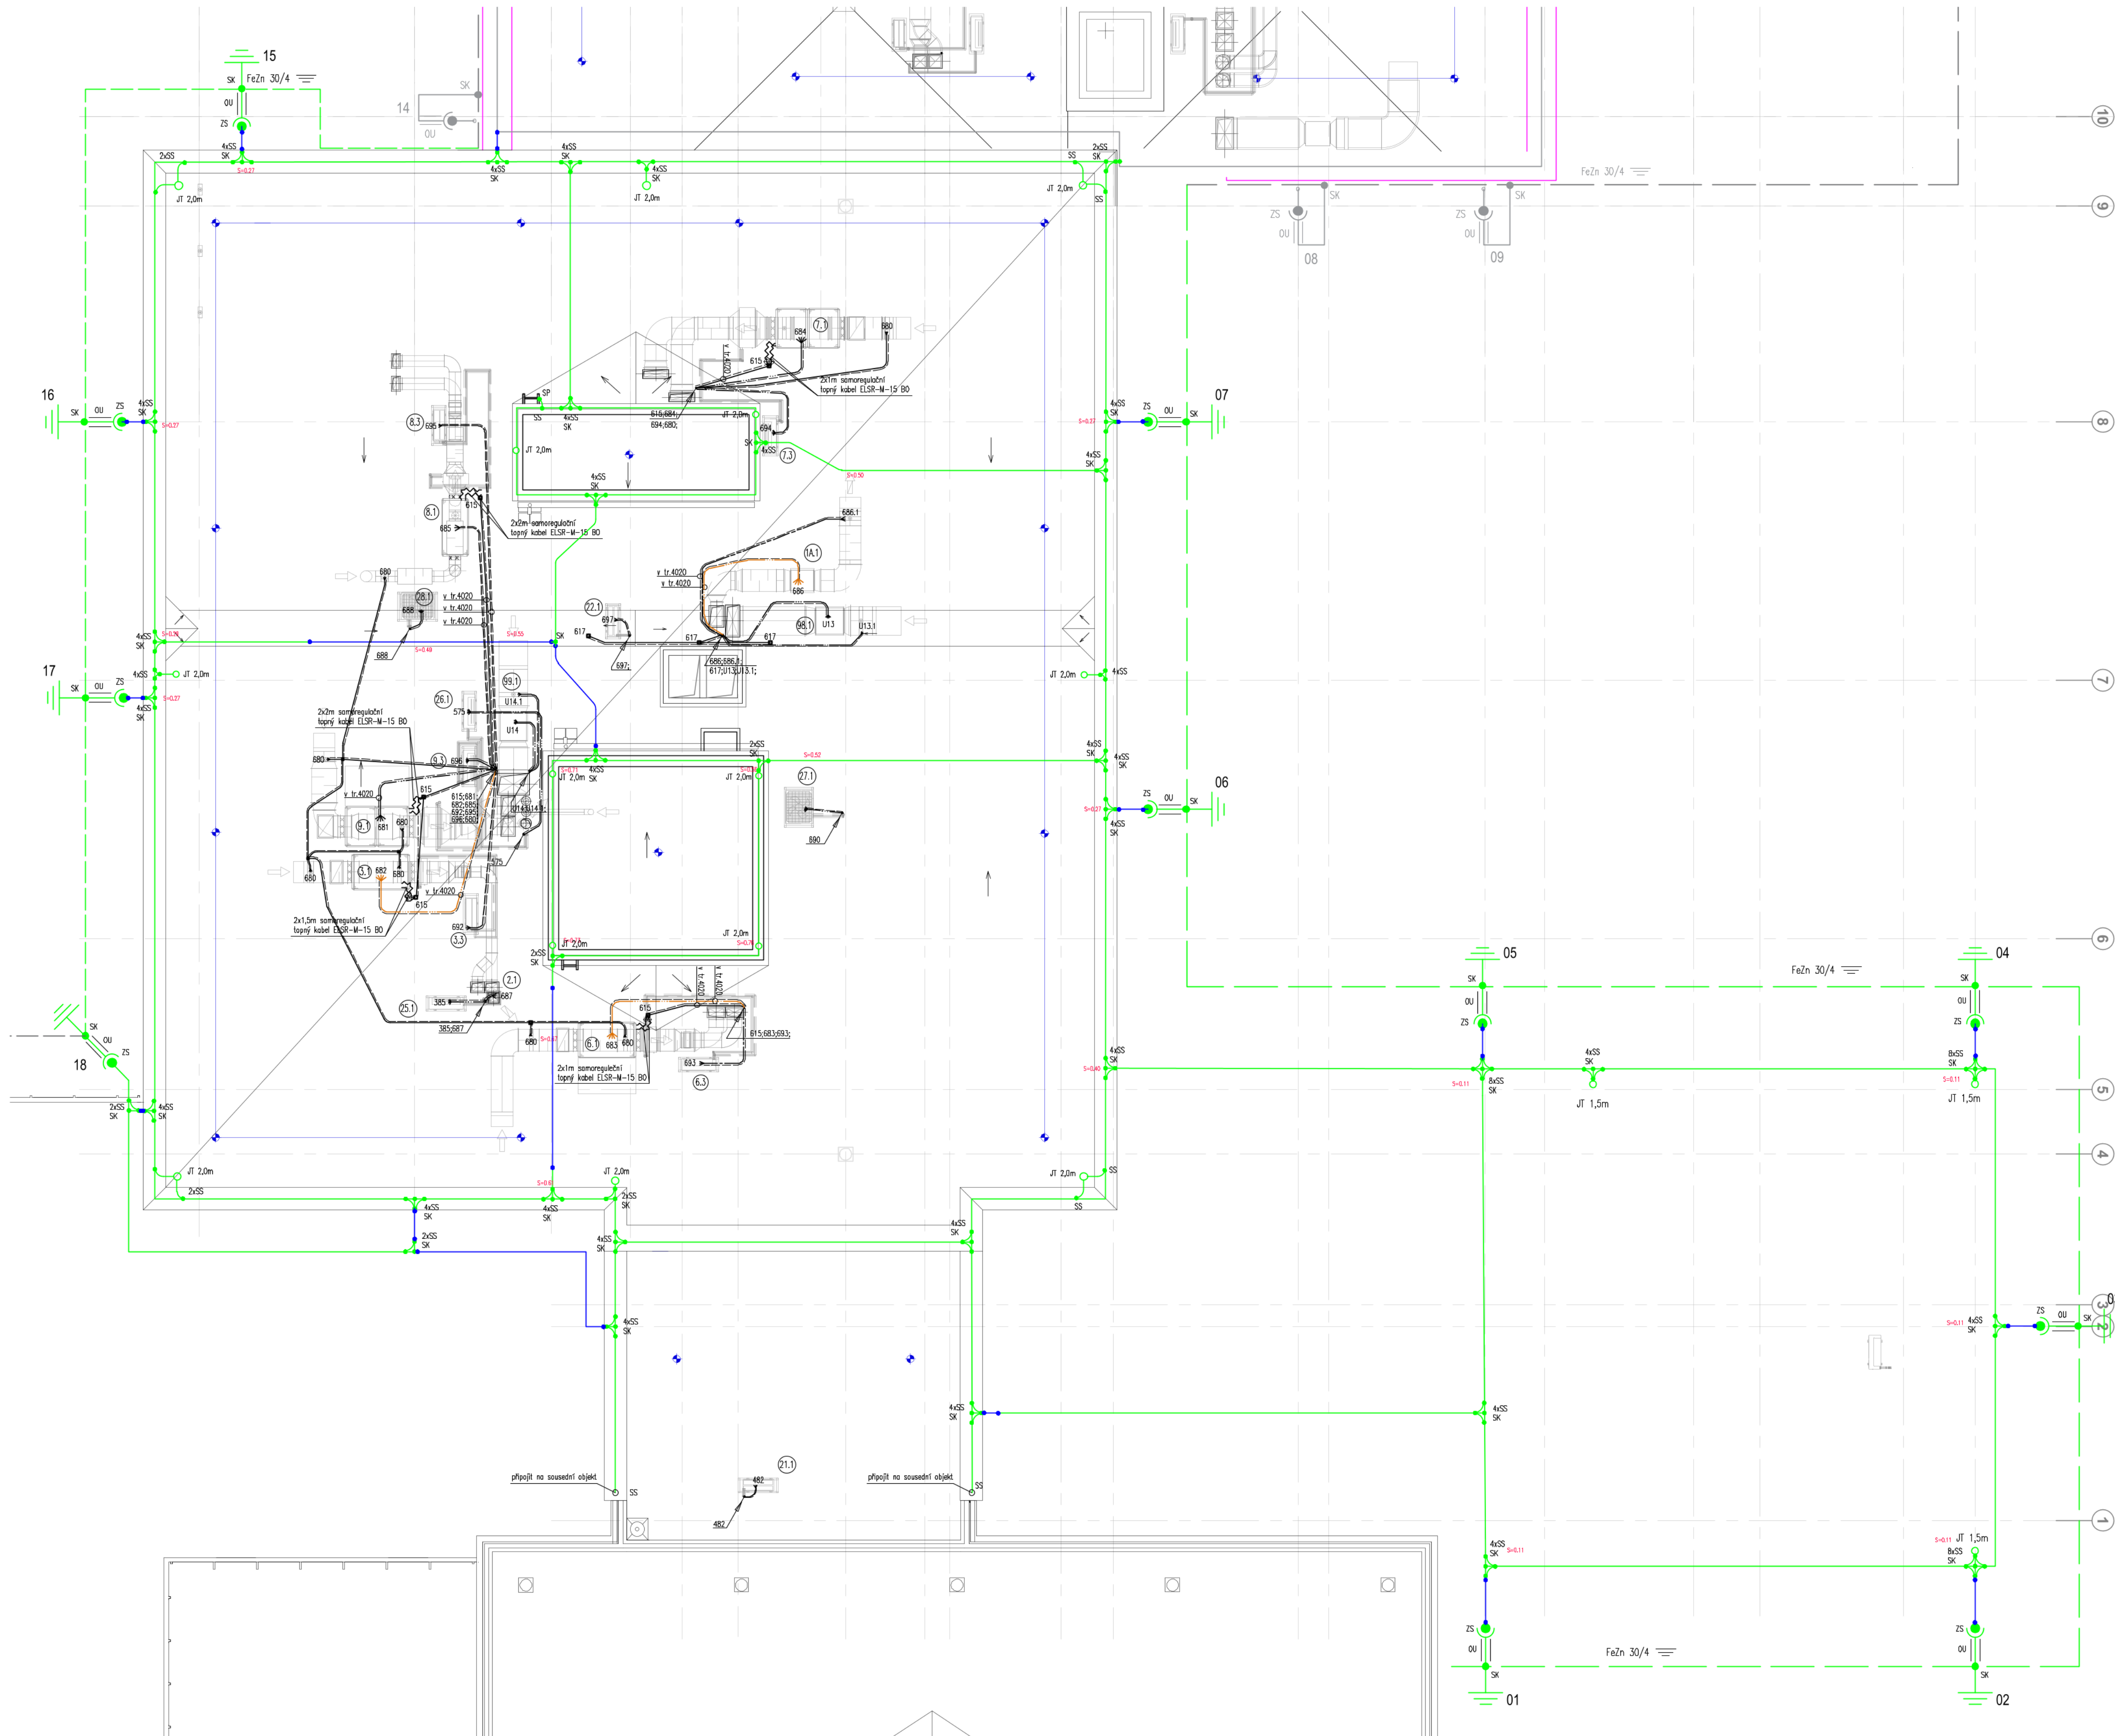








- LEGENDA :
- SVOD SE ZKŮŠEBNÍ SVORKOU
 - PÁSOVINA POZINK. FeZn 30/4
 - LANO FeZn 30/4
 - VYSOKONAPĚTOVÝ VODIČ HVI VČ.KONCOVEK
 - SZ SVORKA ZKŮŠEBNÍ
 - OU OCHRANNÝ ÚHELNIK
 - SK SVORKA KŘÍŽOVÁ
 - SS SVORKA SPOJOVACÍ
 - JT JIMACÍ TYČ
 - s=0.00 DOSTATEČNÁ VZDÁLENOST

SOUSTAVA : 3x400/230V; 50Hz; AC; TN-C
3x400/230V; 50Hz; AC; TN-S

OCHRANA PŘED NEBEZPEČNÝM DOTYKOVÝM NAPĚTÍM DLE ČSN 34 2000-4-41 ed.3:
ZÁKLADNÍ STUPEŇ : AUTOMATICKÝM ODPOJENÍM OD ZDROJE;
DVOJITOU NEBO ZESÍLENOU IZOLACÍ;
DOPLŇKOVÁ OCHRANA : OCHRANNÝM POSPOJOVÁNÍM
PRODVOÝM CHRANIČEM 30mA

TABULKA ZMĚN VÝKRESU			POZNÁMKA: ČÍSLO ZMĚNY UVEDENO ZA LOMÍTKEM V OZNAČENÍ VÝKRESU	
ČÍSLO	DATUM	STRUČNÝ POPIS	ROZSAH	PODPIS
1	22.01.2025	OPRAVA DISPOZICE STŘECHY, DOPLNĚNÍ NÁPOJENÍ KLAPEK VZT	ÚPLNÝ	

název stavby		ÚŘAD PRÁCE ČR		
		OLOMOUC - STAVEBNÍ ÚPRAVY OBJEKTU		
místo stavby		Olomouc, k.ú.Olomouc-Hodolary, Tr. Kosmonautů. p. č. 1588/1,1588/2,1588/5,1588/6,1588/7,624/25, 959/10, 959/29, 962/1		
stupeň dokumentace		PROJEKTOVÁ DOKUMENTACE PRO PROVÁDĚNÍ STAVBY		
stavebník / objednatel		Československá republika – Úřad práce ČR DobrovSKého 127B/25, 170 00 Praha 7 Krajská pobočka v Olomouci, VejvodSKého 988/4, 779 00 Olomouc		
projektant / zhotovitel		ALFAPROJEKT OLOMOUC a.s. Tylova 4, 772 00 Olomouc IČ: 25849280		
číslo zakázky: 8-033/116-02				
zpracování předmětné části projektové dokumentace		razítka / podpis		firma
				 Tylova 4, 772 00 Olomouc IČ: 25849280 DIČ: CZ25849280 tel: 585266980 fax: 585221166 e-mail: alfaprojekt@alfaprojekt.com
objekt / sebor		SO 01 REKONSTRUKCE BUDOVY ÚP SO 02 PŘÍSTAVBA BUDOVY ÚP		formát
				BuM
				měřítko
				1:100
				datum
				07/2020
část		SILNOPROUDÁ ELEKTROTECHNIKA		par
				D.1.4.4
zpráva / výkres		UZEMNĚNÍ HROMOSVOD - SO 01		číslo
				14/1

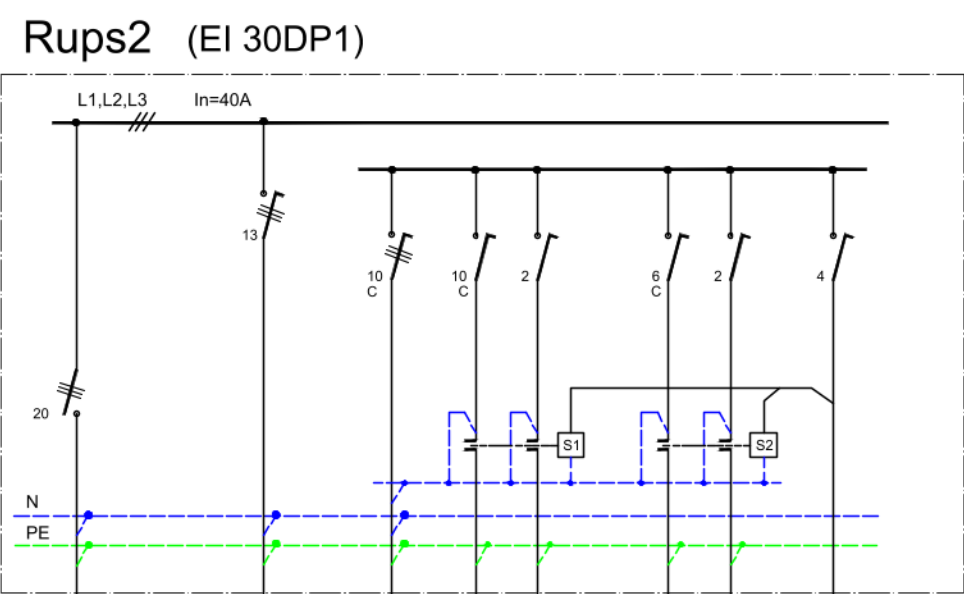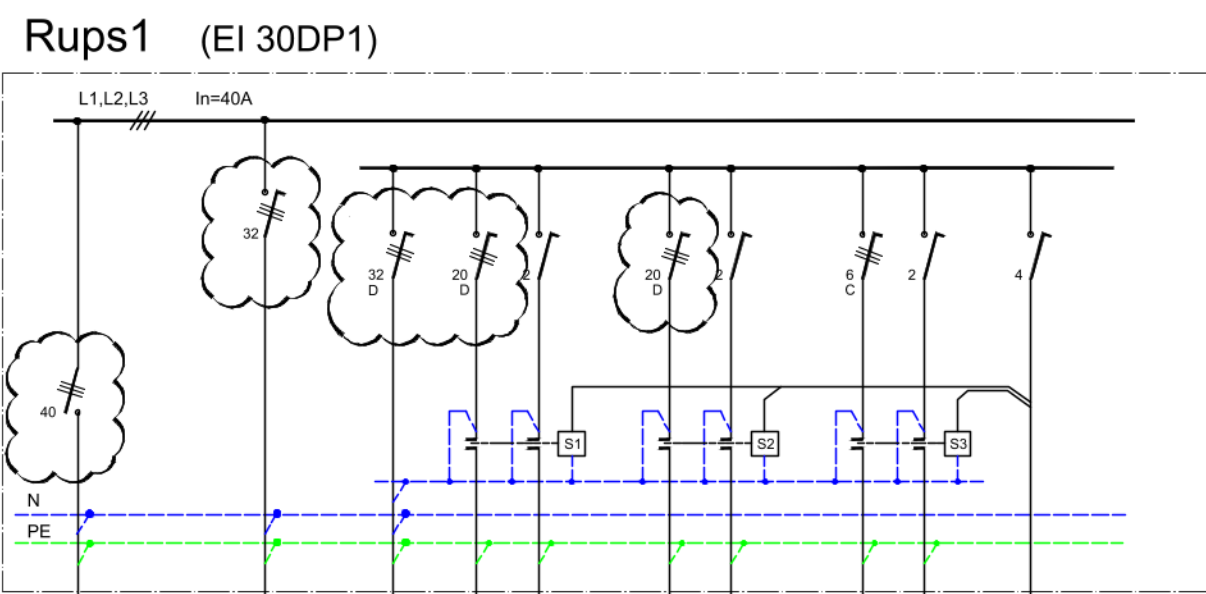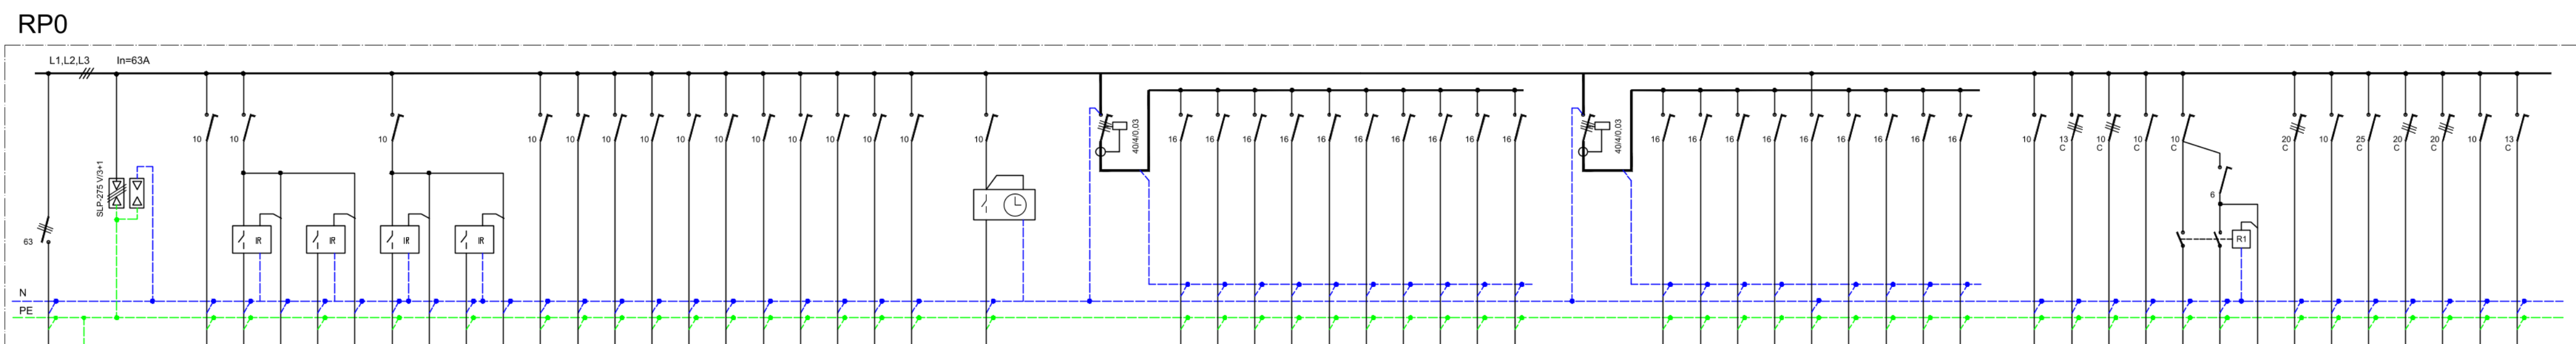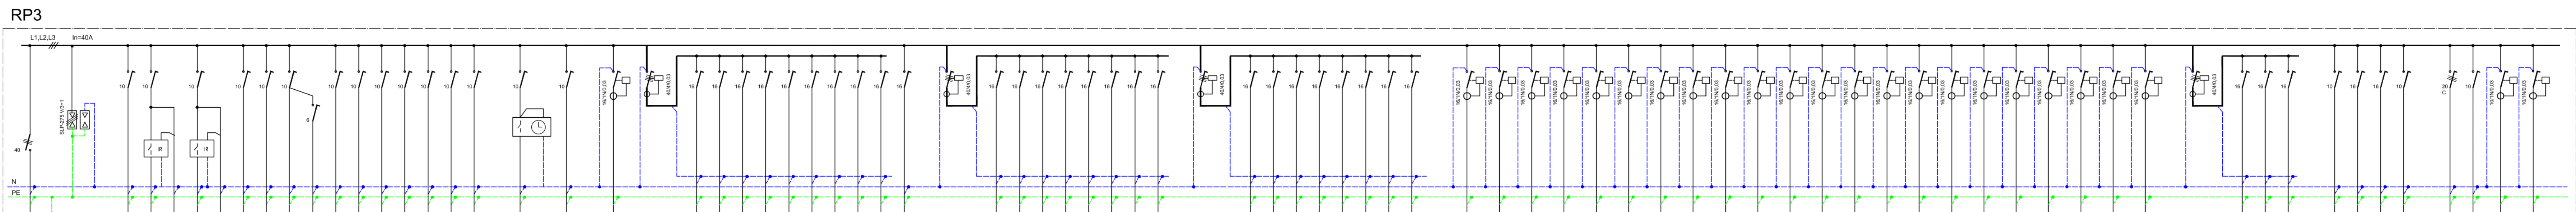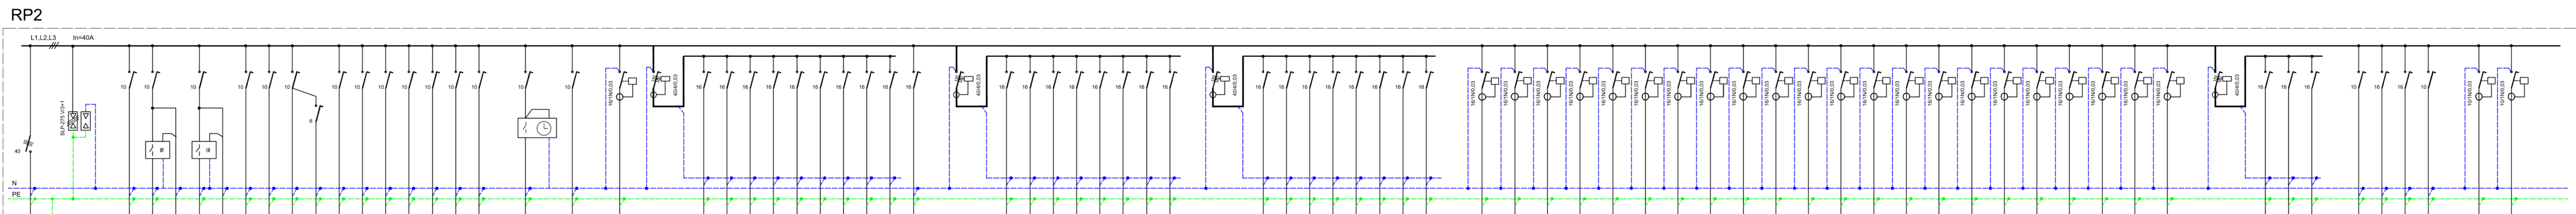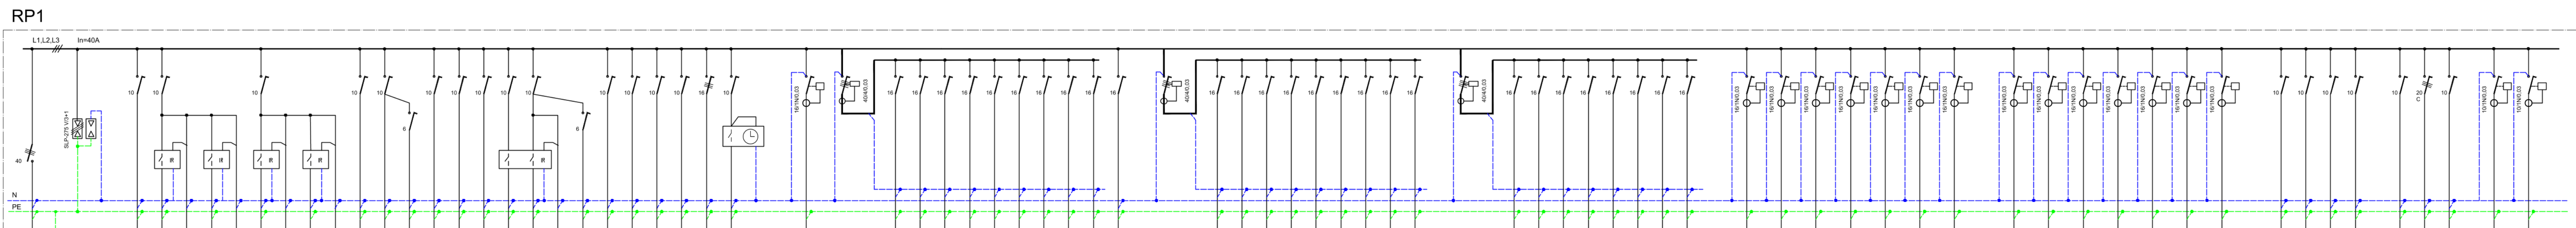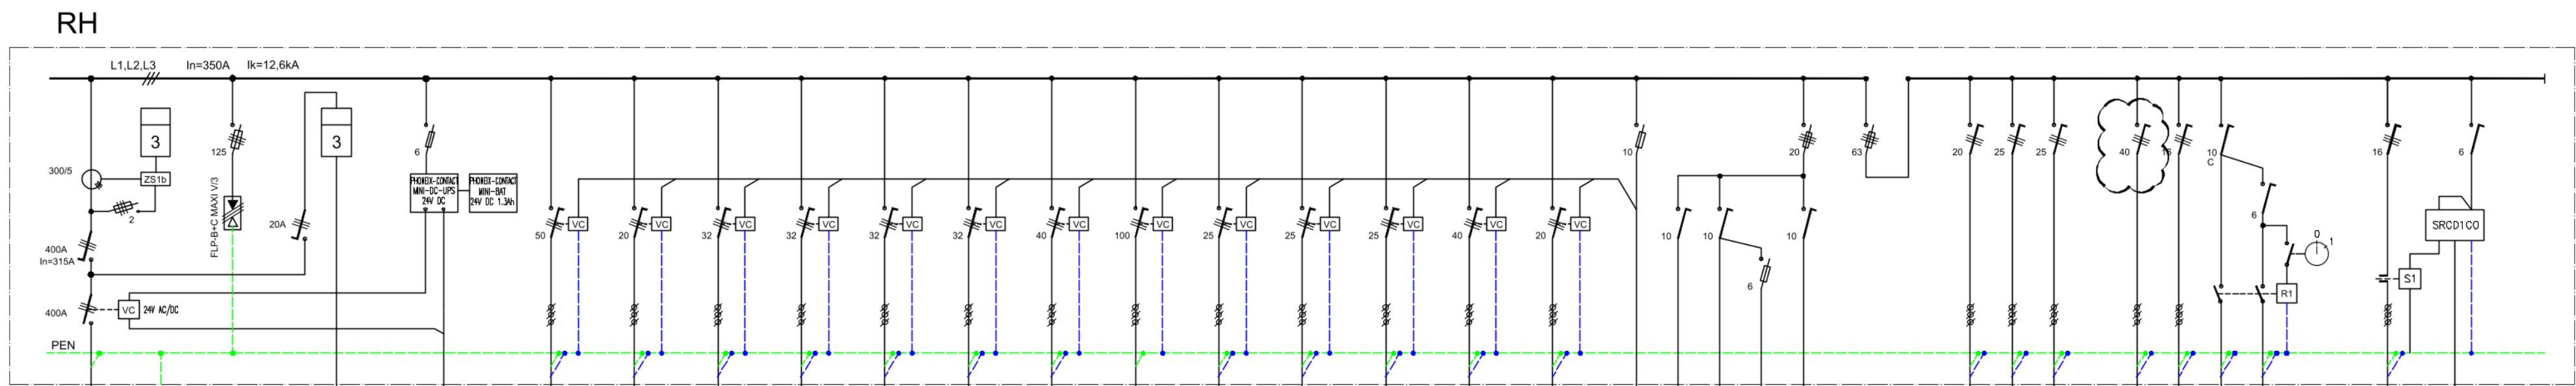






TABULKA ZMĚN VÝKRESU		POZNÁMKA: OSLO ZMĚNY UVEDENY ZK LOMITKEM V OZNÁMENÍ VÝKRESU	
ČÍSLO	DATUM	STRUČNÝ POPIS	ROZSAH
1	05.11.2024	DOPLNĚNÍ ROZVADĚČŮ RP1 - RP3 O VÝVODY PRO ŽALUZE	PODPIS
2	04.02.2025	ZMĚNA KABELIZACE NĚKTERÝCH OKRHKŮ V RP1 A JISTÉM V RH A Rups1	OPLETÍ

SOUSTAVA : 3x400/230V; 50Hz; AC; TN-C
3x400/230V; 50Hz; AC; TN-S

OCHRANA PŘED NEBEZPEČNÝM DOTYKOVÝM NAPĚTÍM DLE ČSN 34 2000-4-41 ed.3:
ZÁKLADNÍ STUPEŇ : AUTOMATICKÝM DOPLNĚNÍM OD ZDROJE;
DVOJTOU NEBO ZEŠLENOU ISOLACÍ;
DOPLŮVKOVÁ OCHRANA : OCHRANNÝM POSPODOVÁNÍM
PROVOZOVÁNÍM 30mA

POZNÁMKA : SPECIFIKACE JE PŘÍLOHOU TZ

ÚŘAD PRÁCE ČR OLOMOUC - STAVEBNÍ ÚPRAVY OBJEKTU		Úřad práce ČR	
místní úřad práce p. č. 1586/1, 1586/2, 1586/3, 1586/4, 1586/5, 1586/6, 1586/7, 624/25, 959/10, 959/25, 982/1			
doplnění dokumentace PROJEKTOVÁ DOKUMENTACE PRO PROVÁDĚNÍ STAVBY			
stavění / obnova Česká republika - Úřad práce ČR Dobrovského 1276/25, 170 00 Praha 7 Krajská pobočka v Olomouci, Na Štavelce 980/4, 779 00 Olomouc			
projektant / projektantka ALFAPROJEKT OLOMOUC a.s. Tylová 4, 772 00 Olomouc Číslo zakázky: B-033/116-02		ALFAPROJEKT OLOMOUC a.s. Tylová 4, 772 00 Olomouc Číslo zakázky: B-033/116-02	
projednatel / projednatelka ALFAPROJEKT OLOMOUC a.s. Tylová 4, 772 00 Olomouc Číslo zakázky: B-033/116-02		ALFAPROJEKT OLOMOUC a.s. Tylová 4, 772 00 Olomouc Číslo zakázky: B-033/116-02	
doplnění / doplnění SO 01 REKONSTRUKCE BUDOVY ÚP SO 02 PRÍSTAVBA BUDOVY ÚP		SO 01 REKONSTRUKCE BUDOVY ÚP SO 02 PRÍSTAVBA BUDOVY ÚP	
doplnění / doplnění SILNOPROUDÁ ELEKTROTECHNIKA		SILNOPROUDÁ ELEKTROTECHNIKA	
doplnění / doplnění ROZVADĚČE 1.část		ROZVADĚČE 1.část	
doplnění / doplnění 1584		1584	
doplnění / doplnění 11/2020		11/2020	
doplnění / doplnění D.1.4.4		D.1.4.4	
doplnění / doplnění 16/2		16/2	

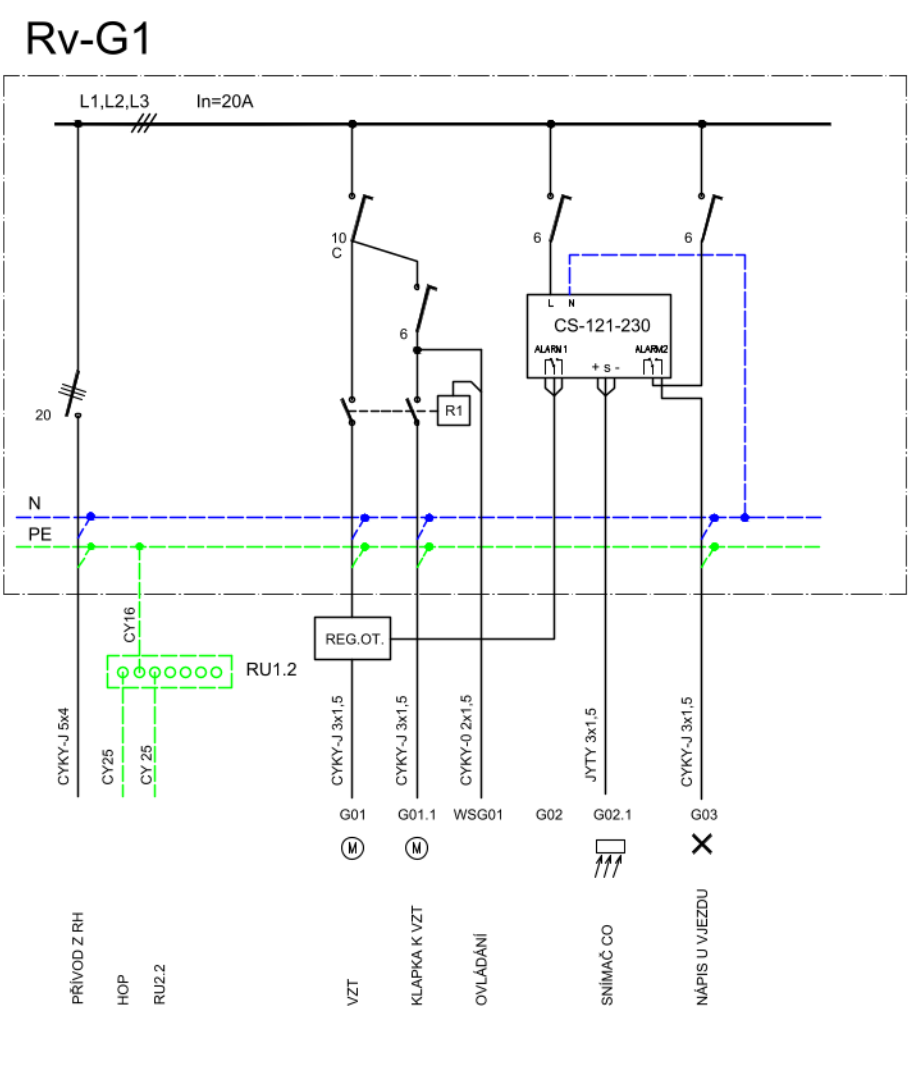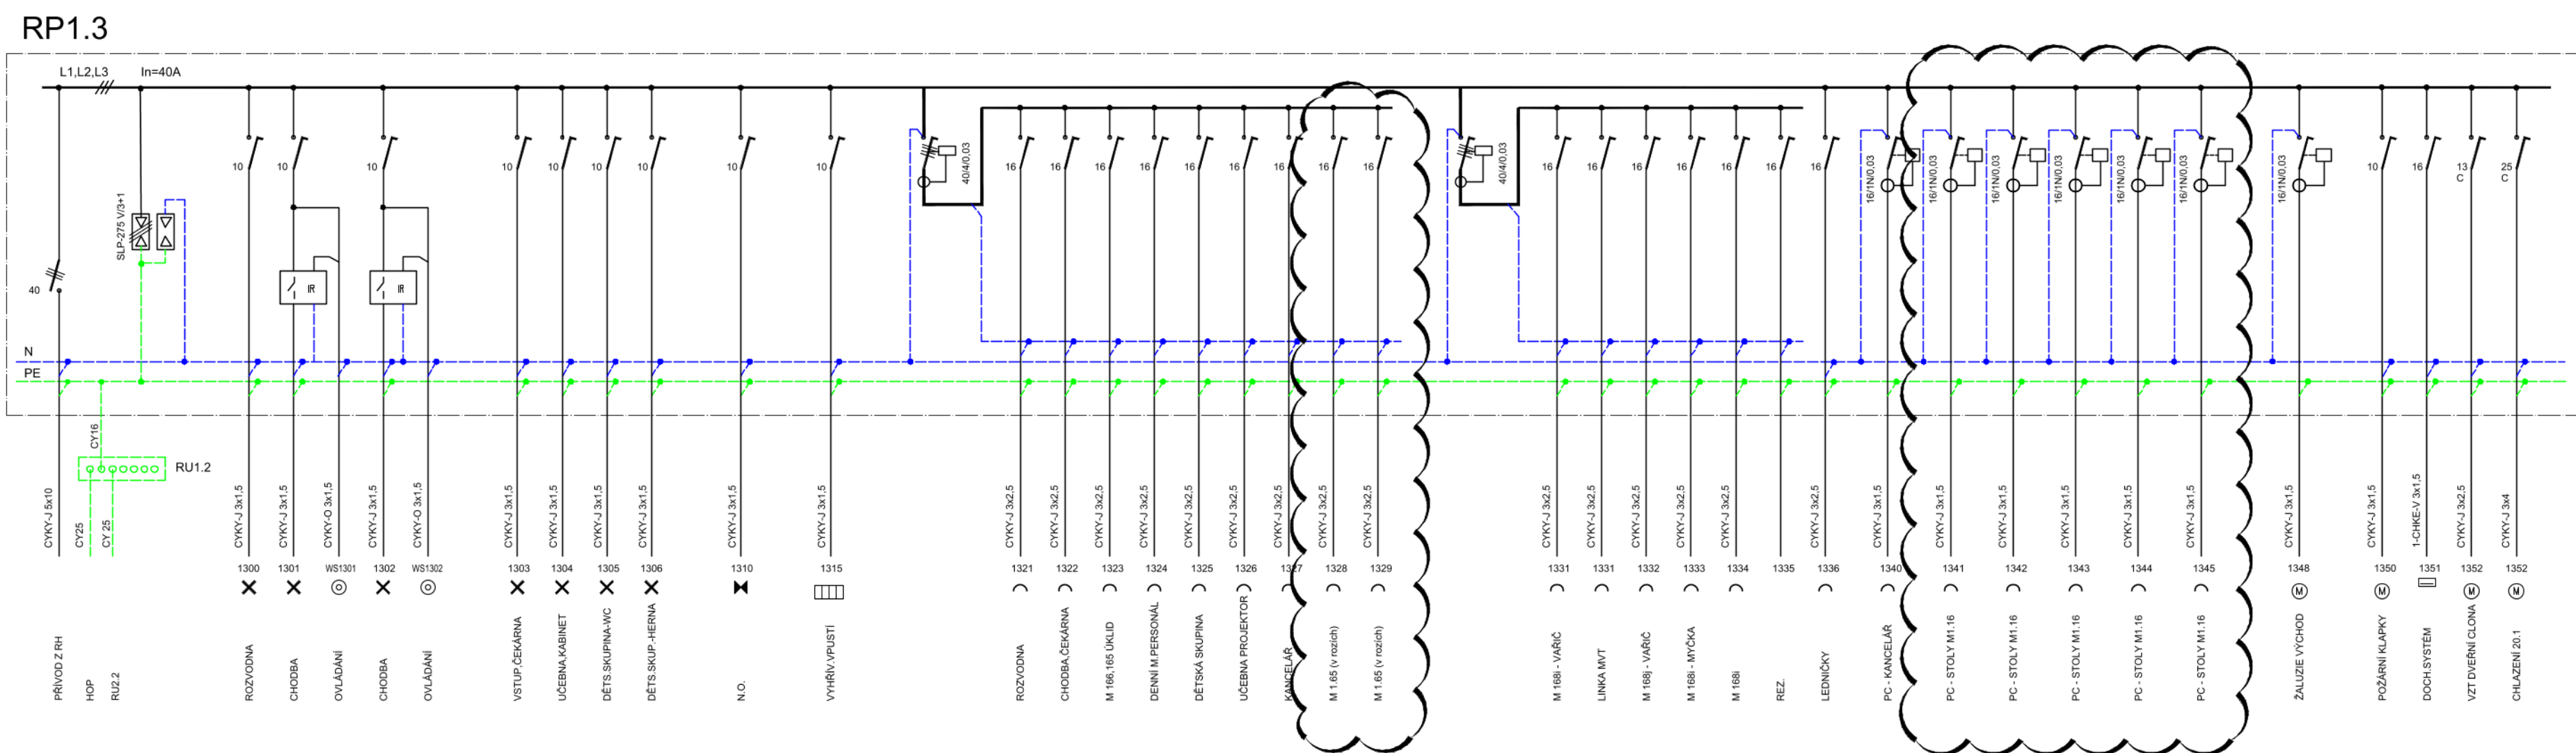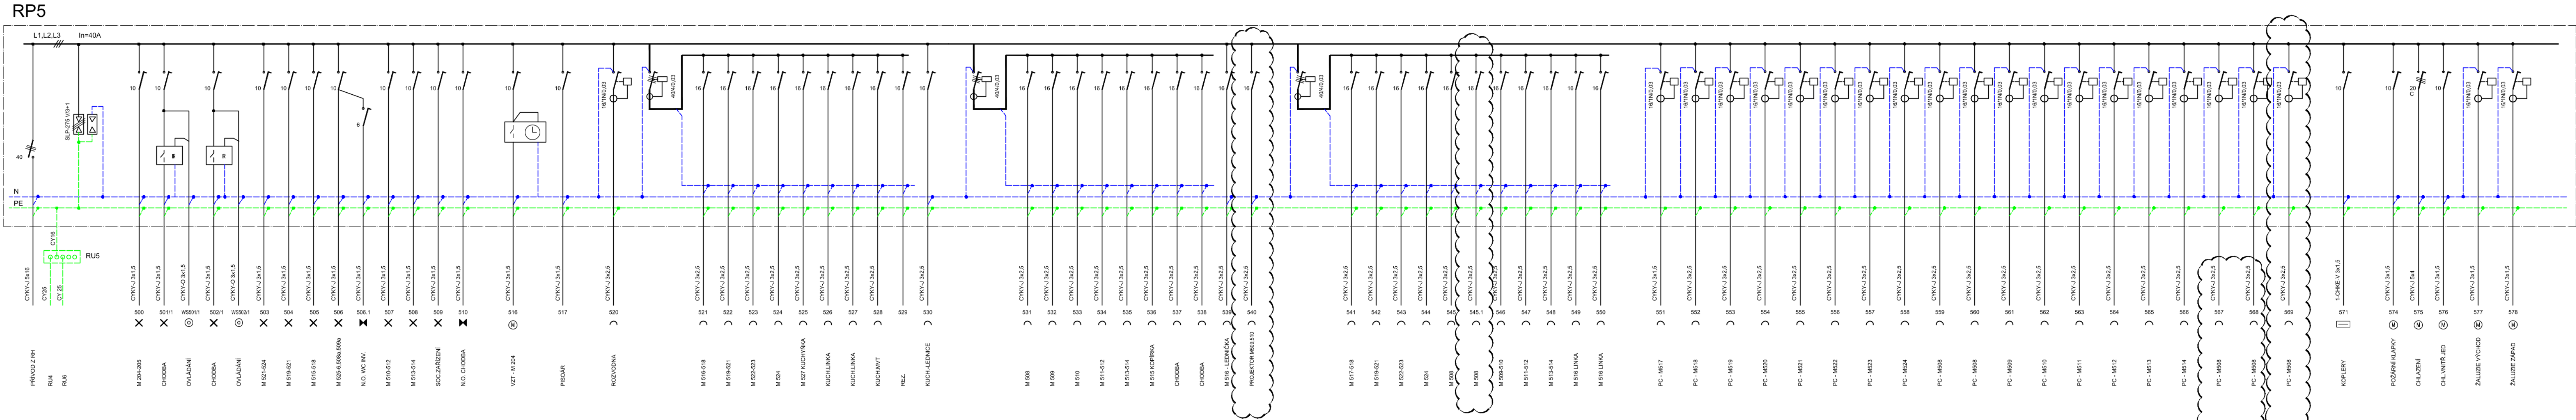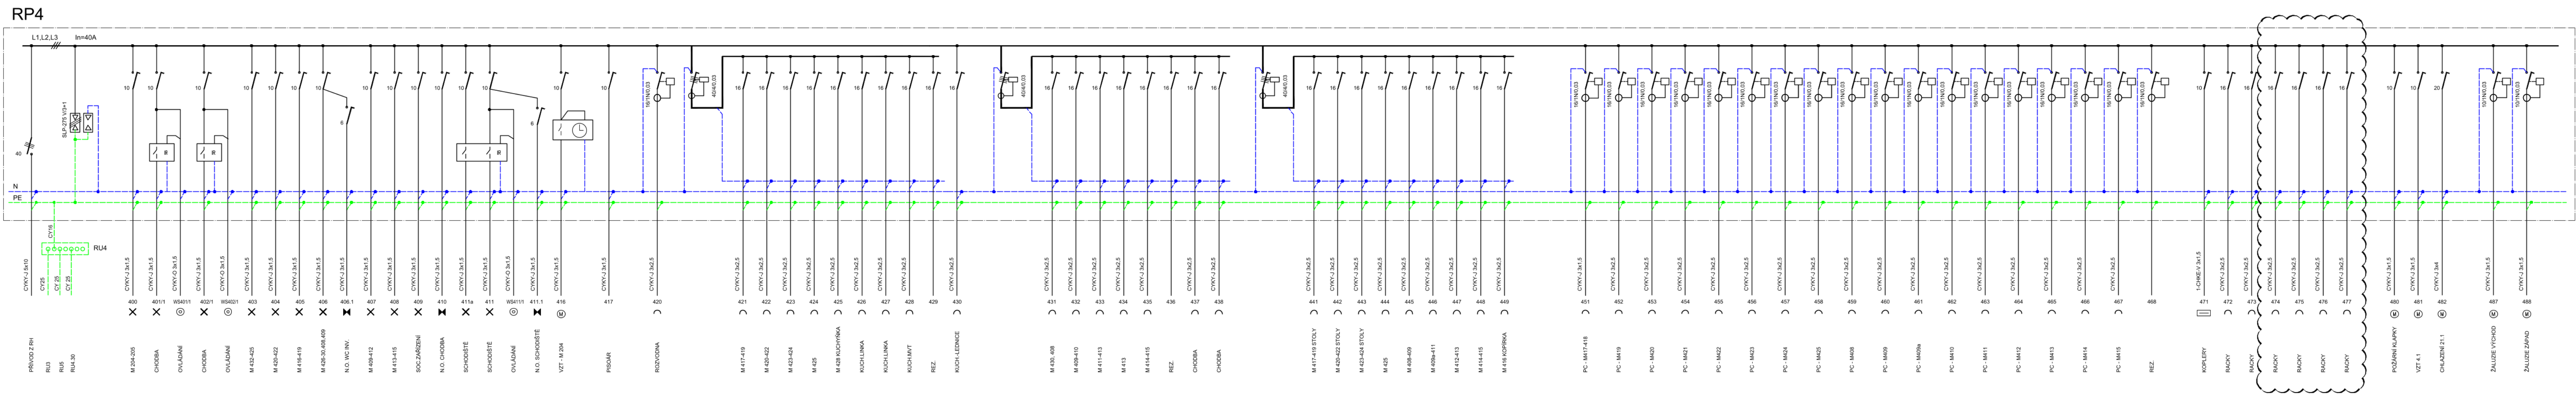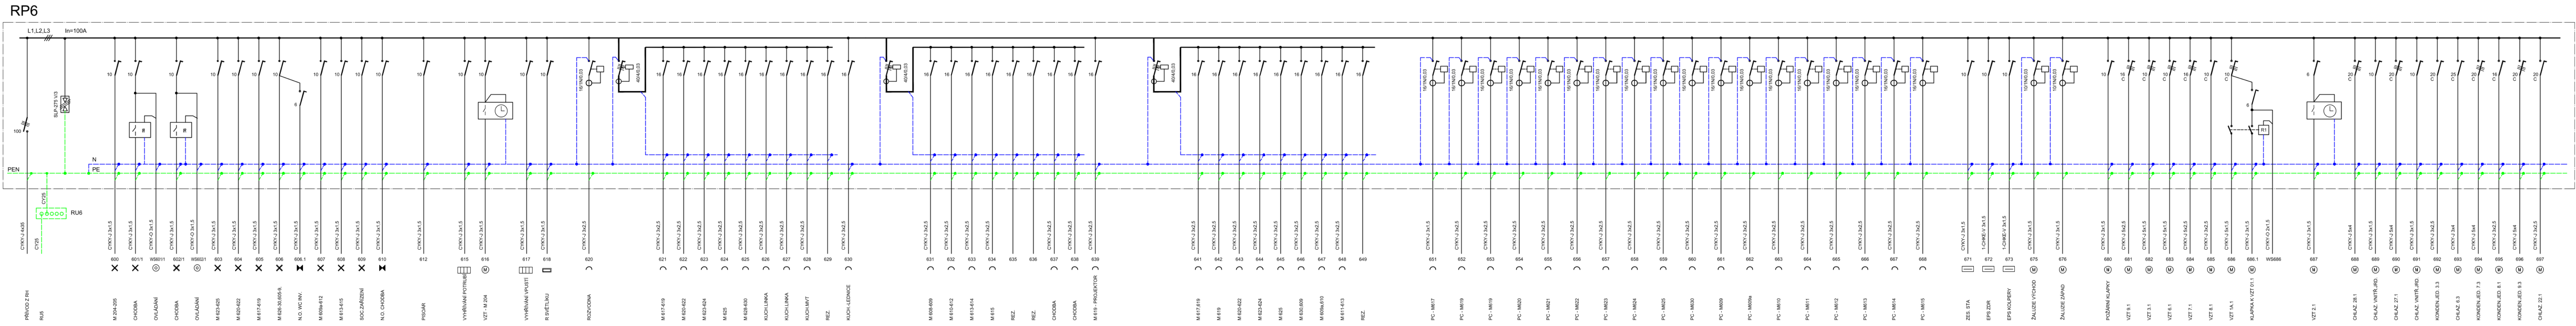

SOUSTAVA : 3x400/230V; 50Hz; AC; TN-C
3x400/230V; 50Hz; AC; TN-S






OCHRANA PŘED NEBEZPEČNÝM DOTYKOVÝM NAPĚTÍM DLE ČSN 34 2000-4-41 ed.3:
ZÁKLADNÍ STUPEŇ : AUTOMATICKÝM ODPOJENÍM OD ZDROJE;
DVOUITOVÝ NEBO ZESILKOVÝ ISOLACI;
DOPLNKOVÁ OCHRANA : OCHRANNÝM POSPOJOVÁNÍM
PROUDOVÝM CHRÁNÍČEM 30mA

POZNÁMKA : SPECIFIKACE JE PŘÍLOHOU TZ

TABULKA ZMĚN VÝKRESU		POZNÁMKA: OSLO ZMĚN UVEDENO ZA LOMITKEM V ROZVODNÍM VÝKRESU	
ČÍSLO	DATUM	STRUČNÝ POPIS	ROZSAH
1	05.11.2024	DOPLNĚN ROZVODNÍČO RP4- RPE O VÝVODY PRO ŽALUZE	ČLUNY
2	22.01.2025	OPRAVA A DOPLNĚN RP4, RP5, RP1.3, NOVÁ RUKA.30	ČLUNY

název stavby	ÚŘAD PRÁCE ČR OLOMOUC - STAVEBNÍ ÚPRAVY OBJEKTU	Úřad práce ČR
místo stavby	Olomouc, k.ú.Olomouc-Hodolany, Tr. Kosmonautů,	
státní dokumentace	p. č. 1588/1,1588/2,1588/5,1588/6,1588/7,624/25, 959/10, 959/25, 962/1	
stavební / stavební	Česká republika – Úřad práce ČR	
projekt / projekt	Dobrovského 1278/25, 170 00 Praha 7	
záměr / záměr	Krajáček pobytová v Olomouci, Václavského 988/A, 779 00 Olomouc	
projekt / projekt	ALFAPROJEKT OLOMOUC s.r.o.	
záměr / záměr	tylová 4, 772 00 Olomouc	
záměr / záměr	č. 25849290	
záměr / záměr	Základní: 8-031/18-02	

projekt / projekt	SO 01 REKONSTRUKCE BUDOVY ÚP SO 02 PRÍSTAVBA BUDOVY ÚP	číslo 1584
záměr / záměr	SILNOPROUDÁ ELEKTROTECHNIKA	datum 11/2020
záměr / záměr	ROZVADĚČE 2.část	list D.1.4.4
záměr / záměr		stránka 17/2

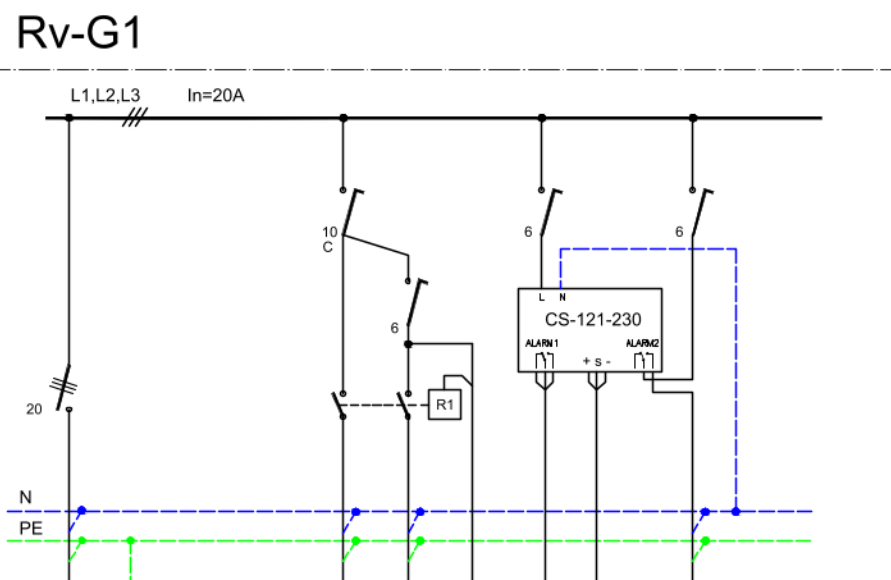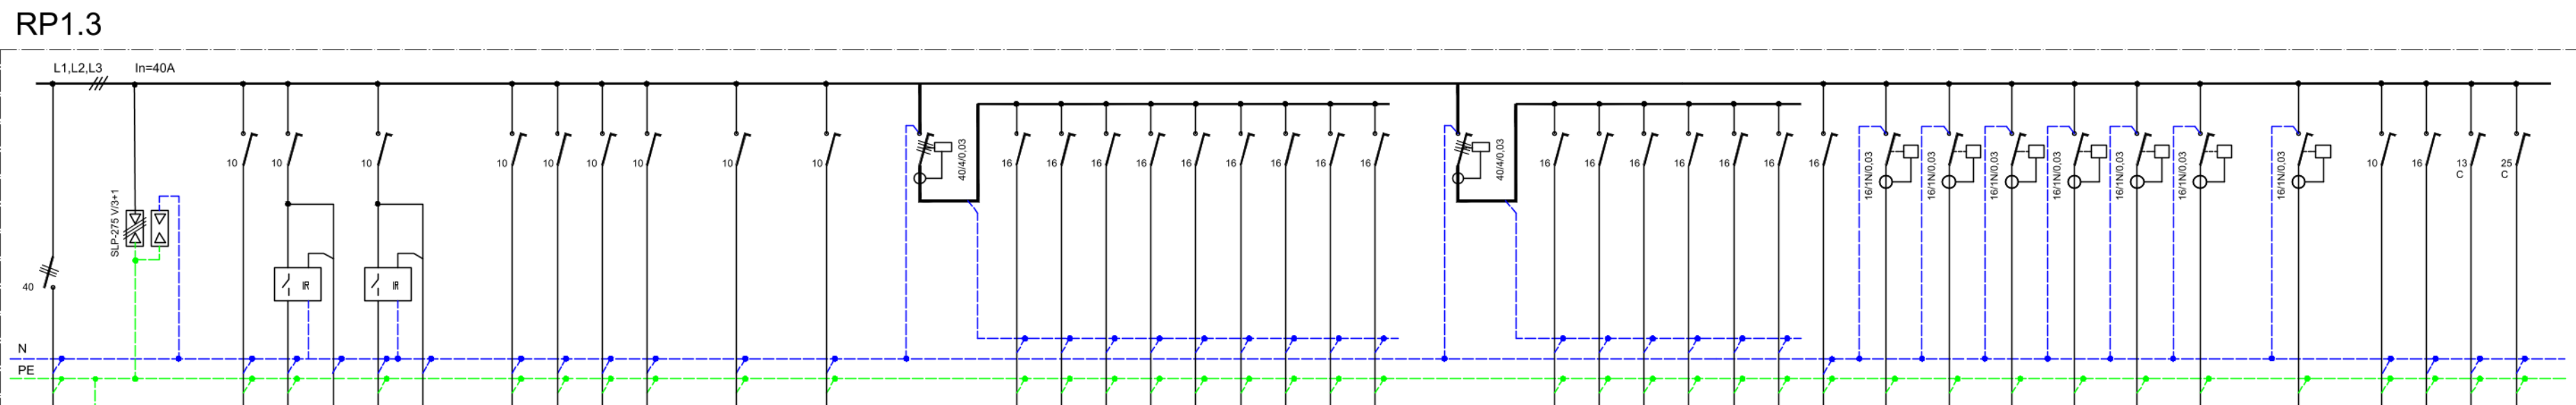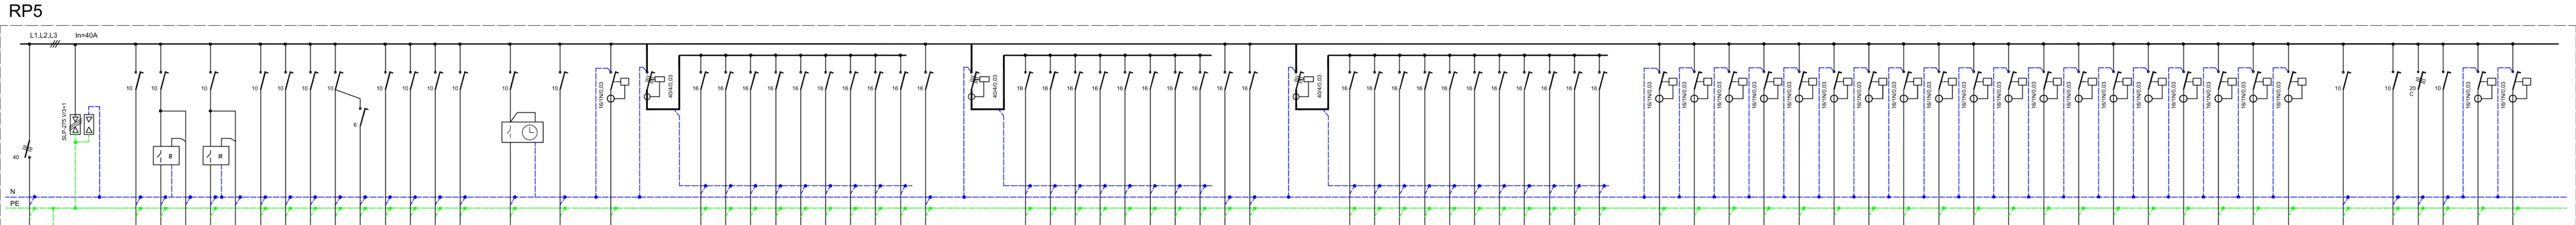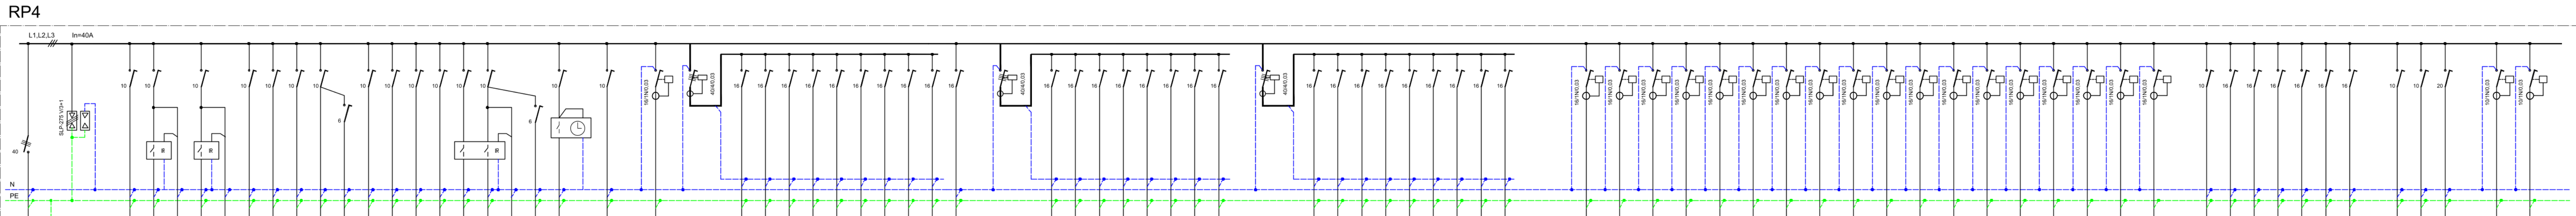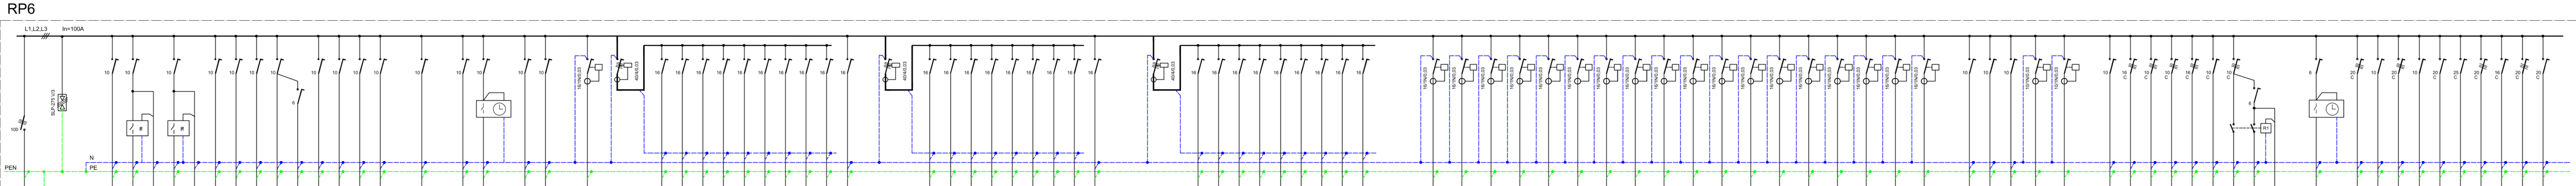

SOUSTAVA : 3x400/230V; 50Hz; AC; TN-C
3x400/230V; 50Hz; AC; TN-S

OCHRANA PŘED NEBEZPEČNÝM DOTYKOVÝM NAPĚTÍM DLE ČSN 34 2000-4-41 ed.3:
ZÁKLADNÍ STUPEŇ : AUTOMATICKÝM ODPOJENÍM OD ZDROJE;
DVOUSTUPEŇOVÝ NEBO ZESILKOVANÝ ISOLACÍ;
DOPLNKOVÁ OCHRANA : OCHRANNÝM POSPOJOVÁNÍM
PRODVOVNÍM CHRÁNĚNÍM 30mA


POZNÁMKA : SPECIFIKACE JE PŘÍLOHOU TZ

TABULKA ZMĚN VÝKRESU		POZNÁMKA: OSLO ZMĚN UVEDENO ZA LOMITKEM V ROVNODNĚNÍ VÝKRESU	
ČÍSLO	DATUM	STRUČNÝ POPIS	ROZSAH
1	05.11.2024	DOPLNĚNÍ ROZVODNÍHO RP4 - RPE O VÝVOJ PRO ŽALUZE	ČPLNÝ
2	22.01.2025	OPRAVA A DOPLNĚNÍ RP4, RPS, RPI, RPA, RWA, RUK, RUS	ČPLNÝ
3	04.02.2025	ZMĚNA KABELAŽE Z ROZVODNÍ RPI 3	ČPLNÝ


ÚŘAD PRÁCE ČR OLOMOUC - STAVEBNÍ ÚPRAVY OBJEKTU		
Olmouc, k.ú.Olmouc-Hodolany, Tr. Kosmonautů, p. č. 1588/1,1588/2,1588/5,1588/6,1588/7,624/25, 959/10, 959/25, 962/1		
PROJEKTOVÁ DOKUMENTACE PRO PROVEDENÍ STAVBY		
Česká republika – Úřad práce ČR		
Dobrovského 1278/25, 170 00 Praha 7		
Krajská pobočka v Olomouci, Vešteského 988/A, 779 00 Olomouc		
projektant / zhotovitel		ALFAPROJEKT OLMOUC s.r.o. Týlova 4, 772 00 Olomouc IČ: 25849290
Základní údaje: 8-031/18-02		

projektant / zhotovitel		technický / podpis		čas	
SO 01 REKONSTRUKCE BUDOVY ÚP		SO 02 PRÍSTAVBA BUDOVY ÚP		15km	
SILNOPROUDÁ ELEKTROTECHNIKA		ROZVADĚČE 2.část		11/2020	
D.1.4.4		17/3			


RP1.2

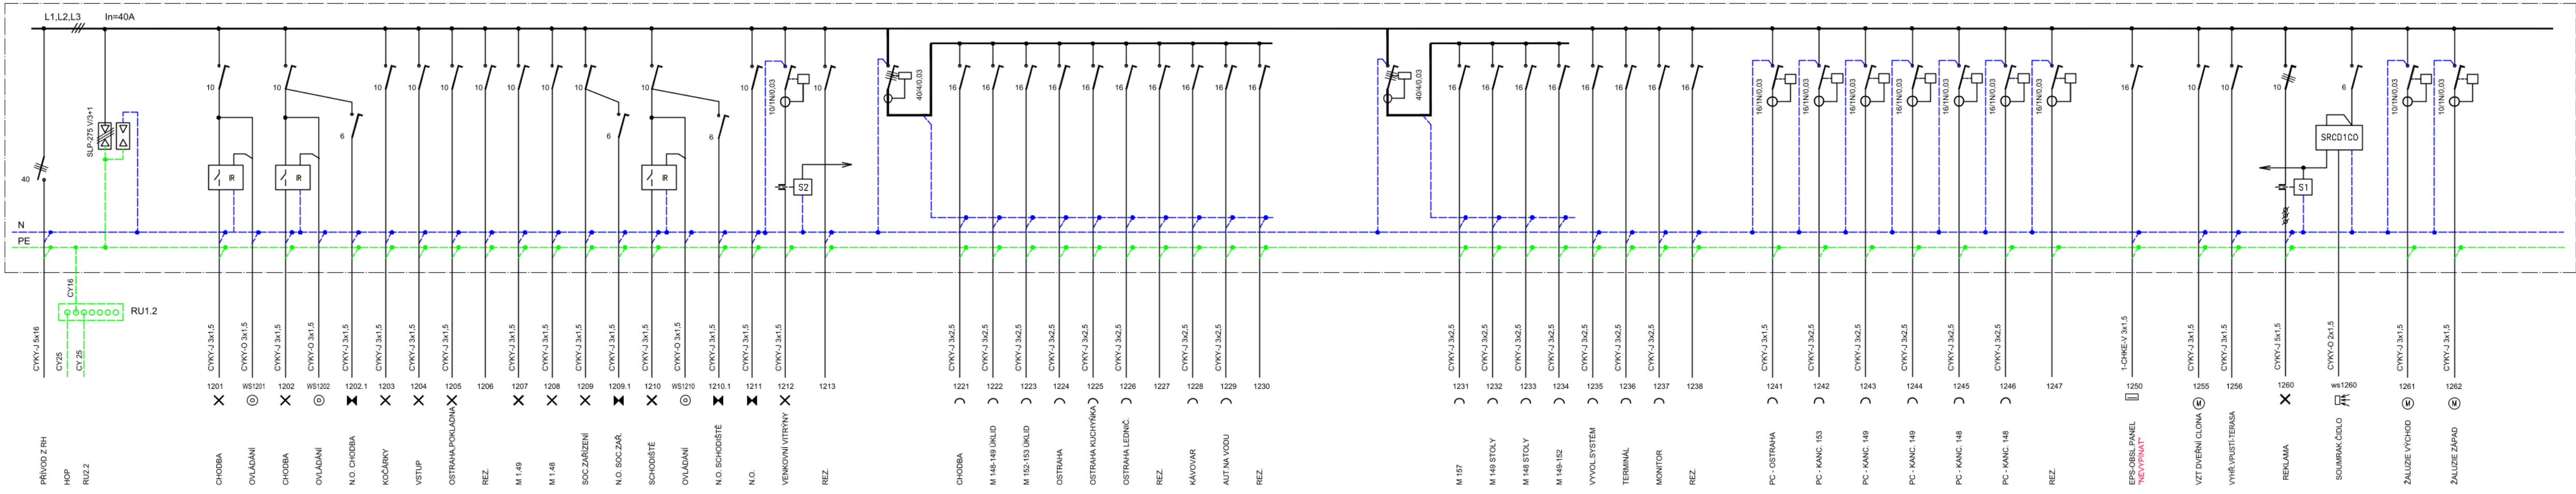


RP2.2

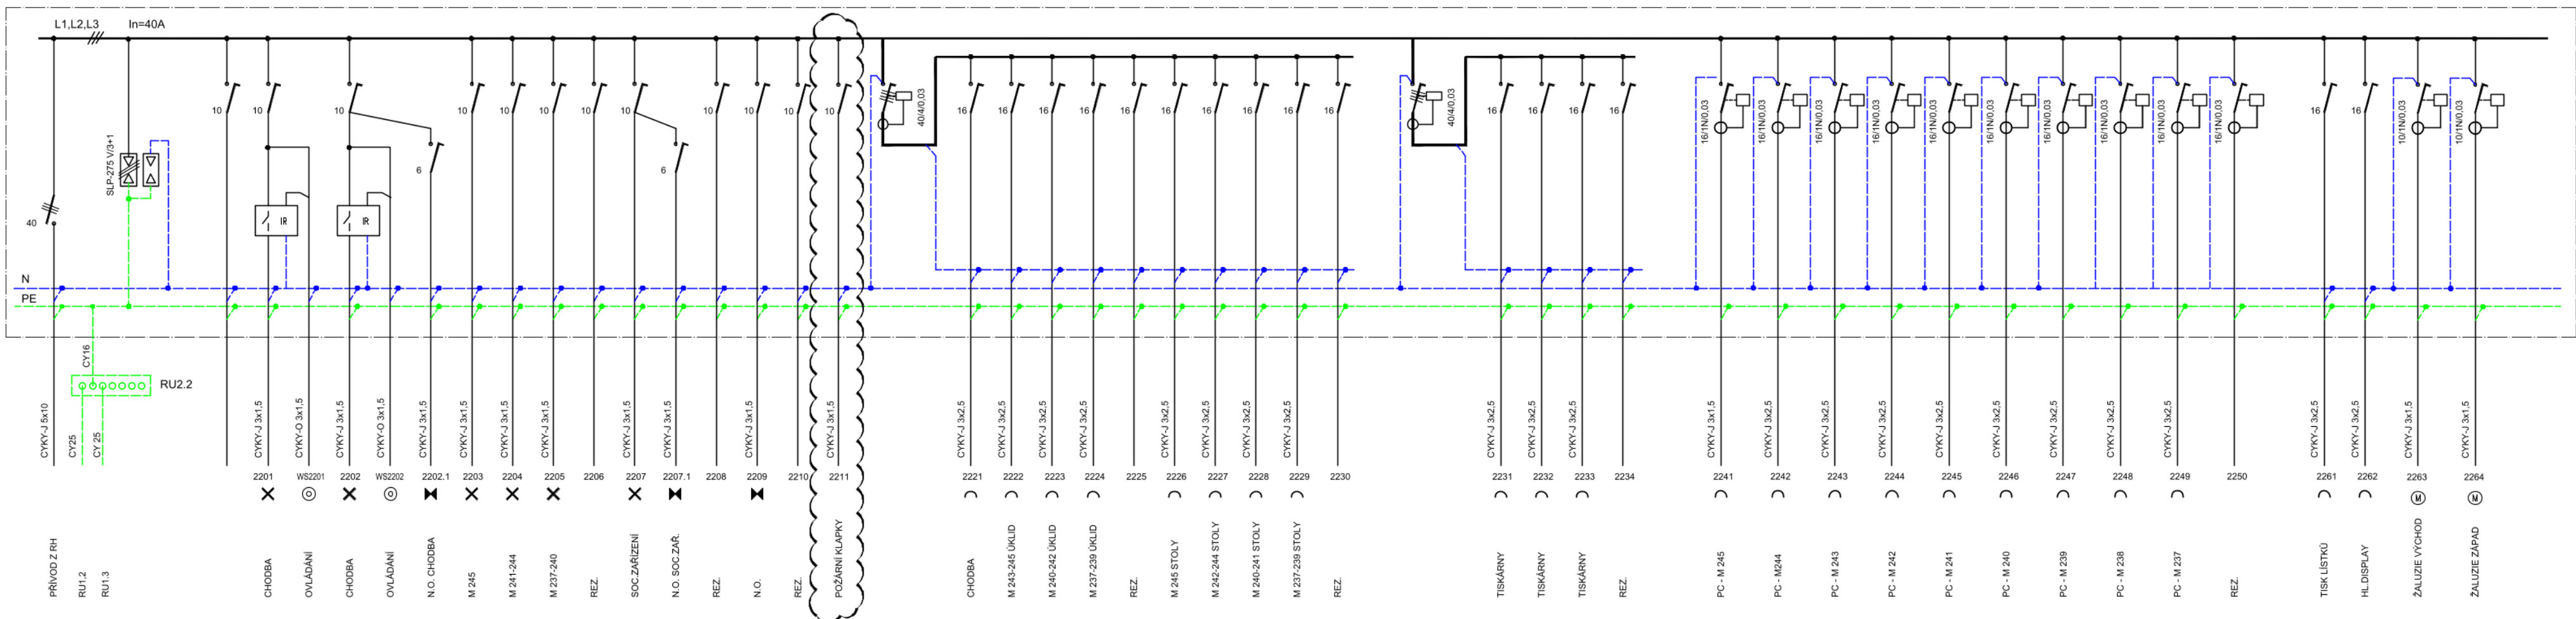

RP3.2

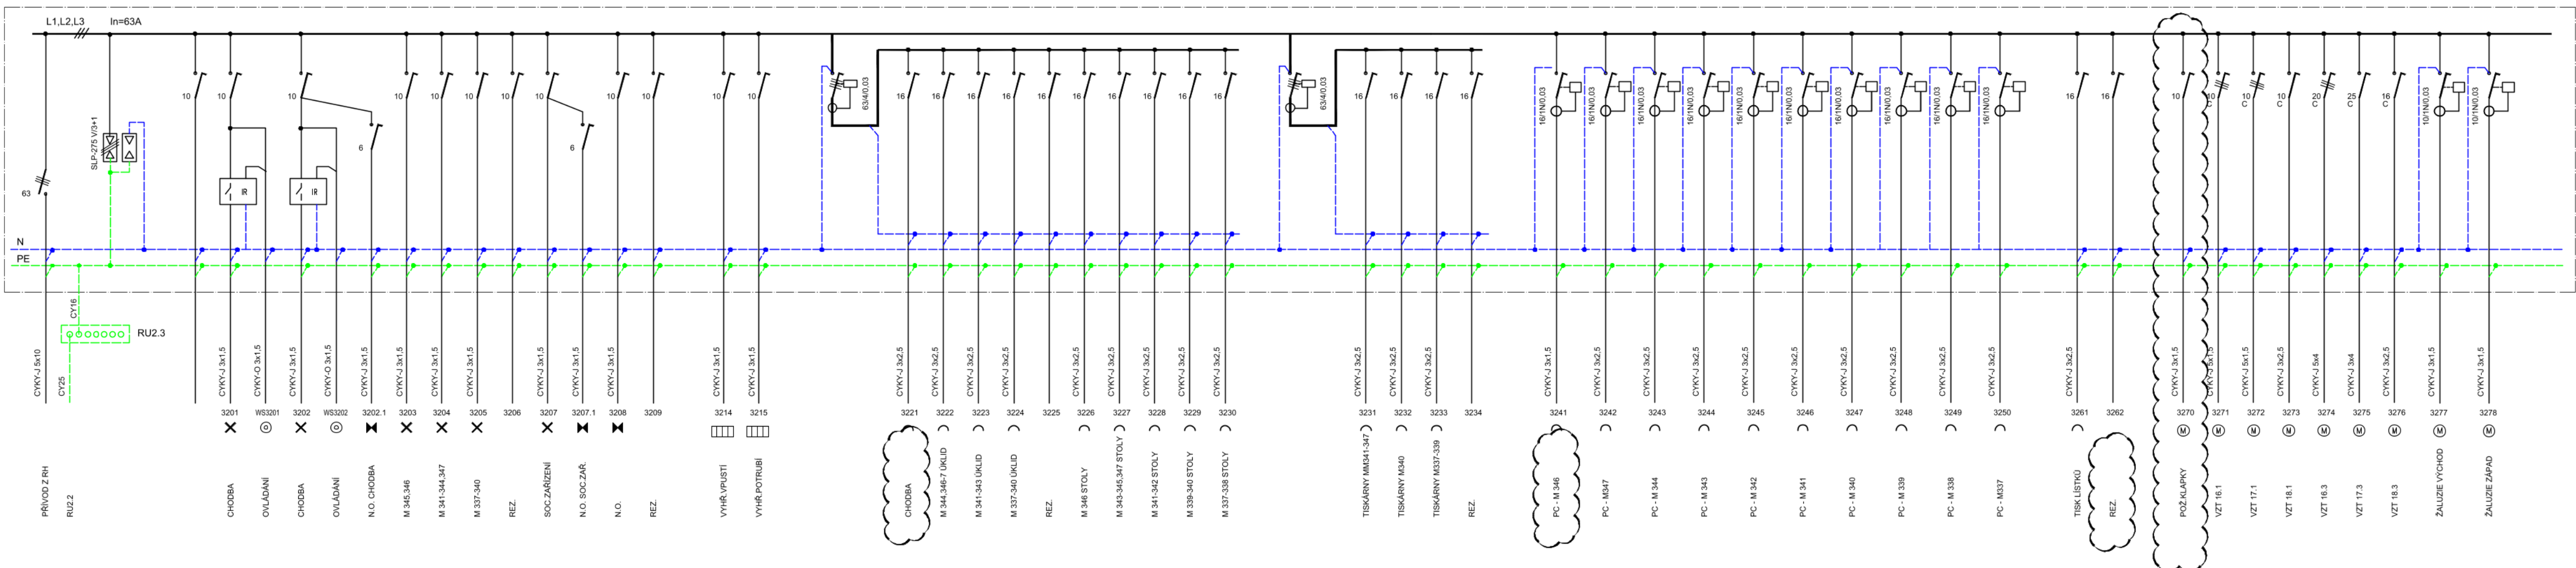

RP0.2

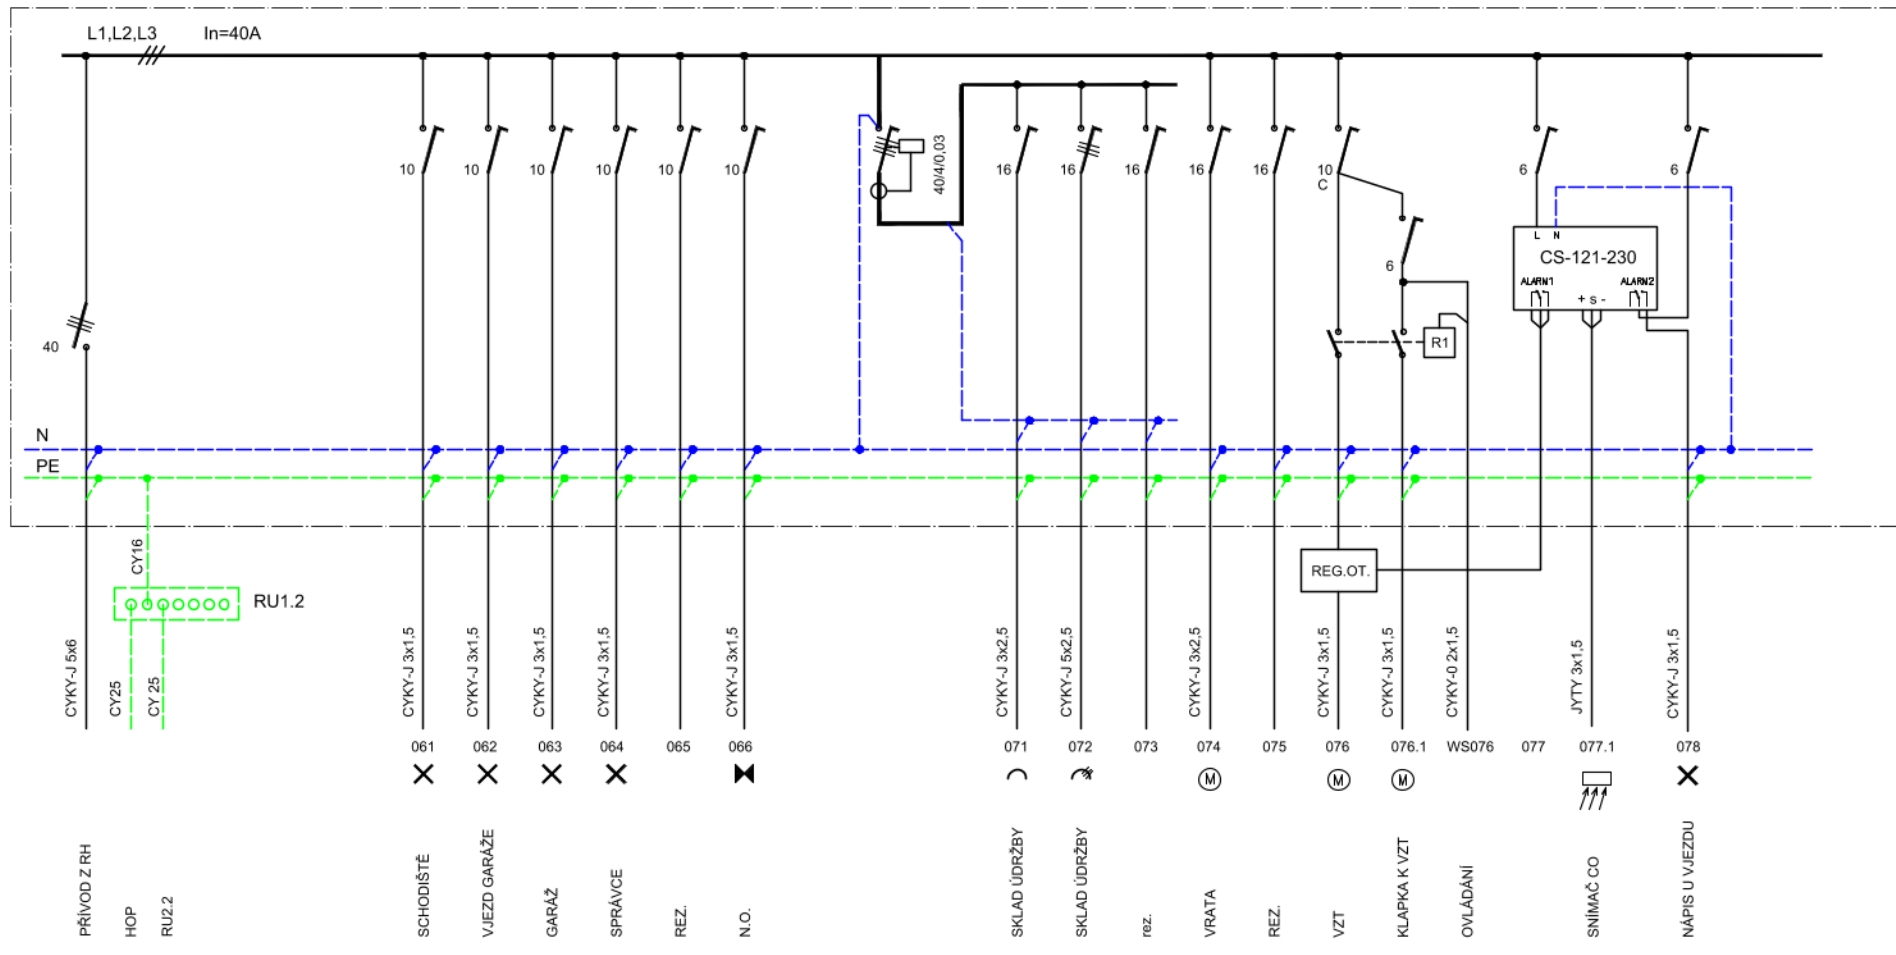

TABULKA ZMĚN VÝKRESU			POZNÁMKA: ČÍSLO ZMĚNY UVEDENO ZA LOMÍTKEM V OZNÁMENÍ VÝKRESU		
ČÍSLO	DATUM	STRUČNÝ POPIS	ROZSAH	PODPIS	
1	05.11.2024	DOPLNĚNÍ ROZVADĚČÍ RP1.2, RP2.2 a RP3.2 o VÝVODY PRO ZÁLUDE	OPĚLÝ		
2	22.01.2025	DOPLNĚNÍ ROZVADĚČÍ RP2.2 a RP3.2	OPĚLÝ		

SOUSTAVA : 3x400/230V, 50Hz; AC; TN-C
3x400/230V, 50Hz; AC; TN-S

OCHRANA PŘED NEBEZPEČNÝM DOTYKOVÝM NAPĚTÍM DLE ČSN 34 2000-4-41 ed.3.
ZÁKLADNÍ STUPEŇ : AUTOMATICKÝM ODPOJENÍM OD ZDROJE;
DVOUSTRUŽNÝ NEBO ZEŠLENÝM IZOLACÍ;
DOPLŇKOVÁ OCHRANA : OCHRANNÝM POSPOJOVÁNÍM
PROUDOVÝM CHRÁNĚNÍM 30mA

POZNÁMKA : SPECIFIKACE JE PŘÍLOHOU TZ

názov stavy		ÚŘAD PRÁCE ČR OLOMOUC - STAVEBNÍ ÚPRAVY OBJEKTU		Úřad práce ČR	
místní stavy					
Olomouc, k.ú. Olomouc-Hodolany, Tr. Kosmonautů, p. č. 1588/1; 1588/2; 1588/5; 1588/6; 1588/7; 624/25, 958/10, 958/29, 982/1					
typ dokumentu					
PROJEKTOVÁ DOKUMENTACE PRO PROVÁDĚNÍ STAVBY					
stavebník / objednatel					
Česká republika – Úřad práce ČR Dobrovského 1278/25, 170 00 Praha 7 Krajská pobočka v Olomouci, Veselohrádko 958/A, 778 00 Olomouc					
projektant / projektant					
ALFAPROJEKT OLOMOUC s.r.o. Tylova 4, 772 00 Olomouc IČ: 25848280					
datum zakázky: 8-03/116-02					
poskytnutí dokumentace					
názov / popis					
dne					
objekt / stav					
SO 01 REKONSTRUKCE BUDOVY ÚP SO 02 PŘÍSTAVBA BUDOVY ÚP					
část					
SILNOPROUDÁ ELEKTROTECHNIKA					
část / výkres					
ROZVADĚČE 3.část					
strana / celkem					
18/2					